


MAPA DO CELÓW PROJEKTOWYCH dotyczy działki nr 149 oraz części działek sąsiednich (obr.: 15 – Olszowiec Kolonia) 11 oraz części działek sąsiednich (obr.: 15 – Olszowiec)	
Oznaczenie kancelaryjne zgłoszenia pracy geodezyjnej	GG0.6640.7335.2021
Numer roboty	291/2021
Jednostka ewidencyjna	identyfikator
	Nazwa
Obręb ewidencyjny	identyfikator
	Nazwa
Skala mapy	identyfikator
	Nazwa
Seksja mapy	
Nazwa układu współrzędnych	
Mapa aktualna wg stanu na dzień	
Numer działki i oznaczenie granic obszaru, który był przedmiotem aktualizacji	
Służebności gruntowe mające wpływ na zagospodarowanie	
Granice działek ewidencyjnych w zakresie aktualizacji wskazań według stanu w ewidencji gruntów i budynków	
Nazwa/imię i nazwisko wykonawcy	

Oświadczam, że niniejszy dokument został opracowany w wyniku prac geodezyjnych, których rezultaty zawiera operat techniczny pozytywnie weryfikowany. Jednocześnie informuję, że jestem świadomy odpowiedzialności karnej za złożenie fałszywego oświadczenia.	
Identyfikator zgłoszenia prac geodezyjnych	GG0.6640.7335.2021
Organ służby geodezyjnej, który otrzymał zgłoszenie	Starosta Lubelski
Wykonawca prac geodezyjnych	MAT-CEO Mateusz Szuraj
Nr oraz data sporządzenia dokumentu zawierającego wyniki pozytywną weryfikacji	Protokół weryfikacji z dnia 21.01.2022 r. nr GG0.6640.7335.2021_5
Imię i nazwisko oraz nr uprawnień zawodowych kierownika prac	Maciej Górny upr. nr 19337

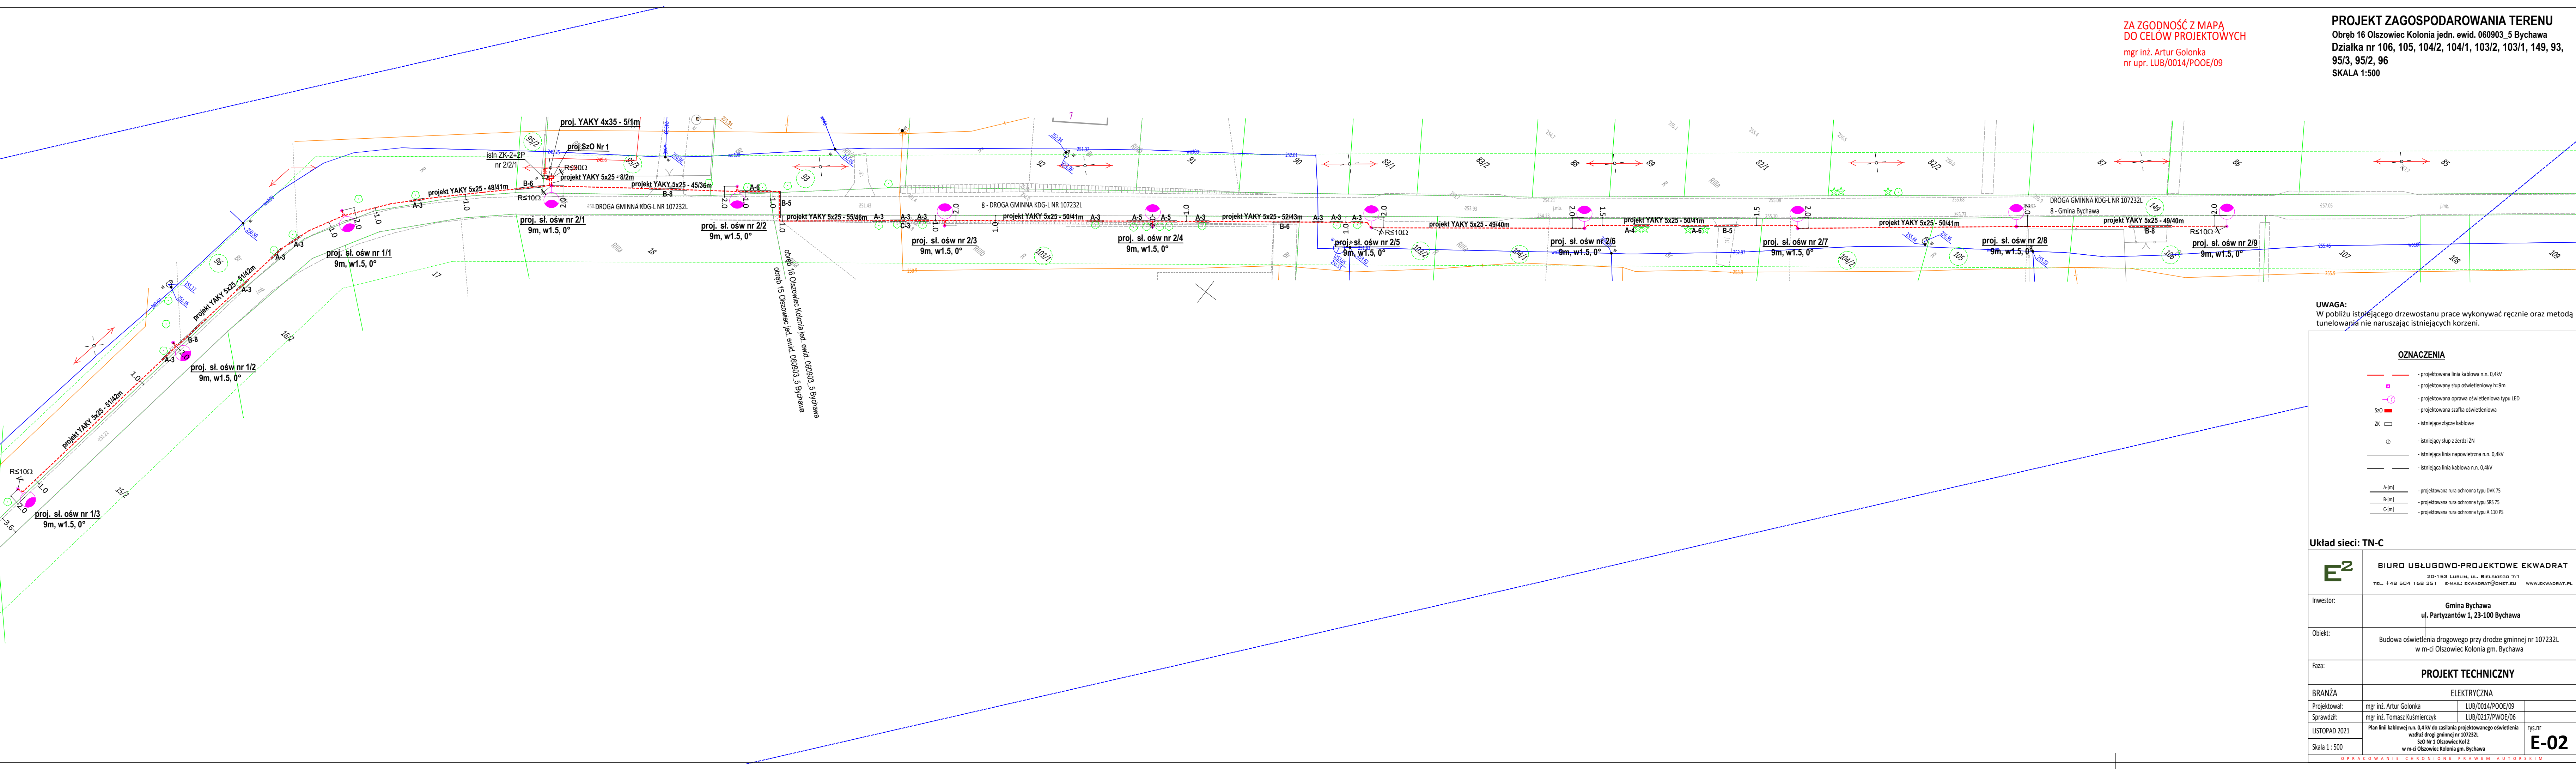

ZA ZGODNOŚĆ Z MAPĄ
DO CELÓW PROJEKTOWYCH
mgr inż. Artur Golonka
nr upr. LUB/0014/POOE/09

PROJEKT ZAGOSPODAROWANIA TERENU
Obręb 16 Olszowiec Kolonia jedn. ewid. 060903.5 Bychawa
Działka nr 106, 105, 104/2, 104/1, 103/2, 103/1, 149, 93,
95/3, 95/2, 96
SKALA 1:500

UWAGA:
W pobliżu istniejącego drzewostanu prace wykonywać ręcznie oraz metodą tunelową nie naruszając istniejących korzeni.

OZNACZENIA

- projektowana linia kablowa n.n. 0,4kV
- projektowany słup oświetleniowy h=9m
- projektowana oprawa oświetleniowa typu LED
- projektowana szafka oświetleniowa
- istniejące słupki kablowe
- istniejący słup z zerda ZN
- istniejąca linia napowietrzna n.n. 0,4kV
- istniejąca linia kablowa n.n. 0,4kV
- projektowana rura ochronna typu DVK 75
- projektowana rura ochronna typu SRS 75
- projektowana rura ochronna typu A 110 PS

Układ sieci: TN-C

	BIURO USŁUGOWO-PROJEKTOWE EKWADRAT	
	2D-153 LUBLIN, UL. BIELSKIEGO 7/1 TEL. +48 504 158 351 EMAIL:EKWADRAT@ONET.PL WWW.EKWADRAT.PL	
inwestor:	Gmina Bychawa ul. Partyzantów 1, 23-100 Bychawa	
obiekt:	Budowa oświetlenia drogowego przy drodze gminnej nr 107232L w m-ci Olszowiec Kolonia gm. Bychawa	
faza:	PROJEKT TECHNICZNY	
BRANŻA	ELEKTRYCZNA	
projektował:	mgr inż. Artur Golonka	LUB/0014/POOE/09
sprawił:	mgr inż. Tomasz Kuśmierczyk	LUB/0017/PWOE/06
LISTOPAD 2021	Plan linii kablowej n.n. 0,4 kV do zasilania projektowanego oświetlenia wzdłuż drogi gminnej nr 107232L.	
skala 1:500	Skala 1:500	rys.nr
OPRACOWANIE CHRONIONE PRAWEM AUTORSKIM		E-02

E-02